

EXTINTOR PORTÁTIL DE PÓ TIPO ABC

PONTO DE ILUMINAÇÃO DE EMERGÊNCIA

SINALIZAÇÃO DE ORIENTAÇÃO E SALVAMENTO


SÍMB.	PLACA	DESCRIÇÃO
S14 L/H mm		SAÍDA DE EMERGÊNCIA INDICAÇÃO EM FRENTE
S17 L/H mm	SAÍDA	SAÍDA DE EMERGÊNCIA INDICAÇÃO COM INSCRIÇÃO "SAÍDA"

SINALIZAÇÃO DE EQUIPAMENTOS

SÍMB.	PLACA	DESCRIÇÃO
E24 mm		EXTINTOR DE INCÊNDIO
E00 mm		SINALIZAÇÃO DE SOLO PARA EQUIPAMENTOS DE COMBATE A INCÊNDIO (HIDRANTES E EXTINTORES)

Pág. ____

01 Situação
Escala: 1/500

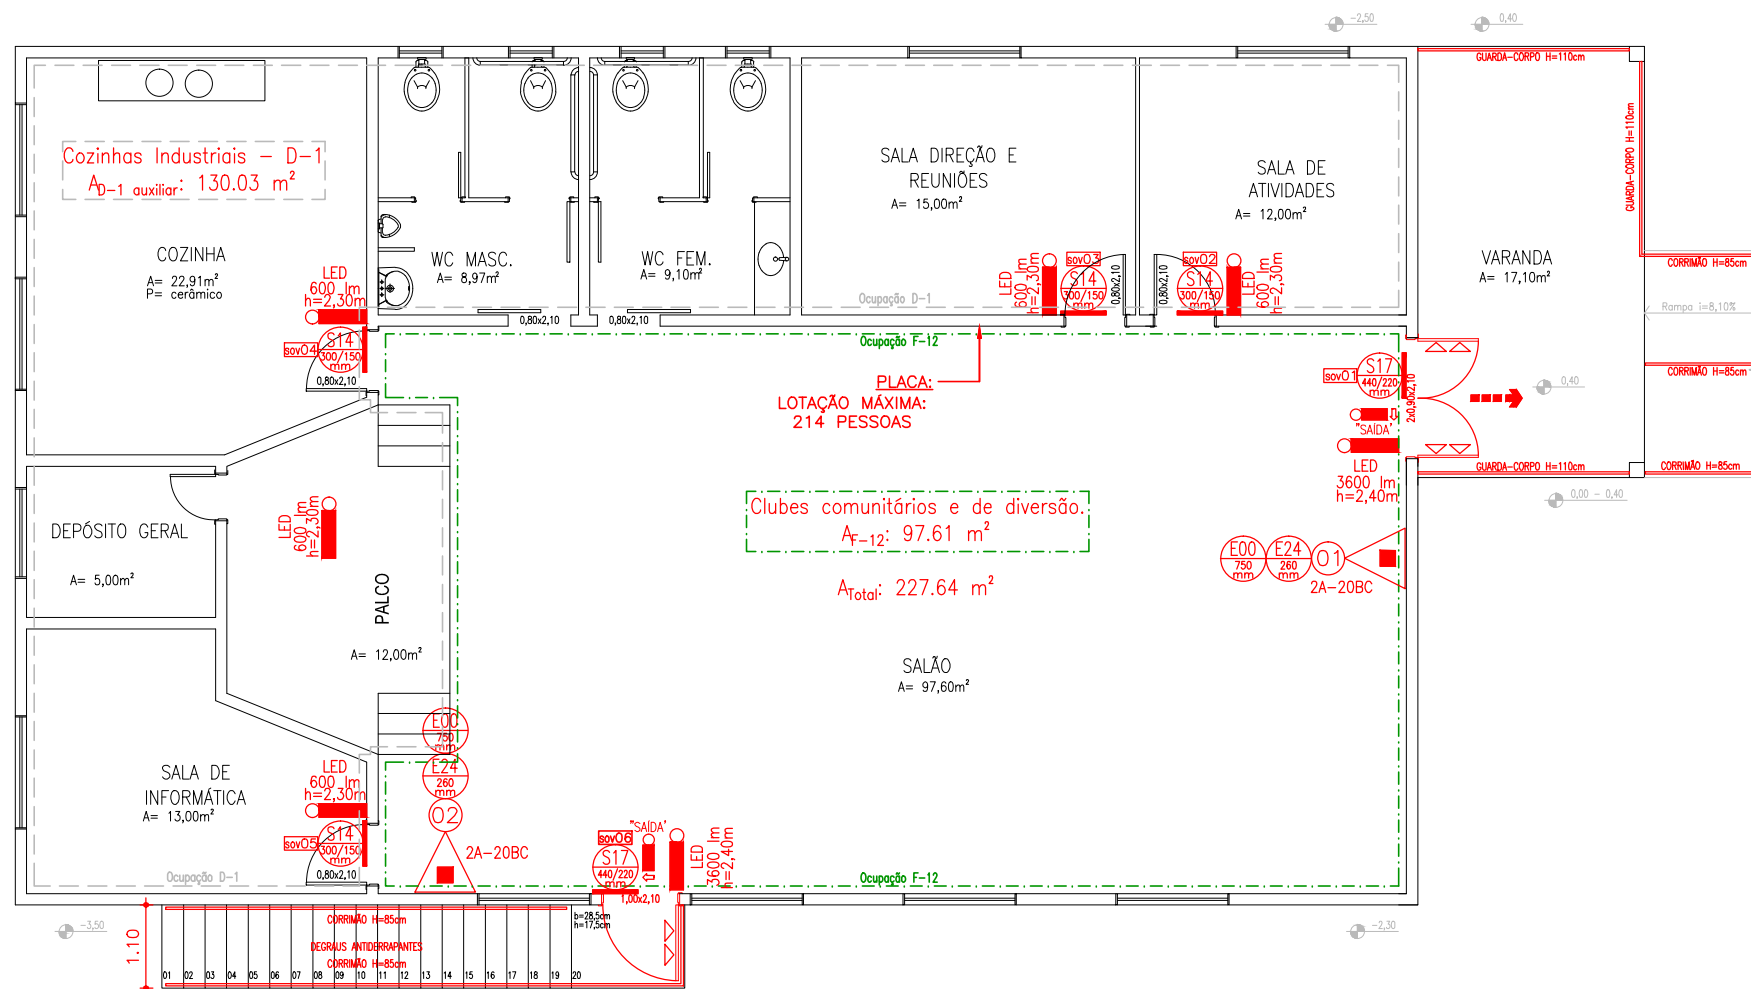

02 Planta Baixa - PPCI
Escala: 1/100

OBRA:

CENTRO DE CONVIVÊNCIA DE IDOSOS

RUA PEDRO CANTONI 68, MONTE BELO DO SUL-RS

PROPRIETÁRIO:

MUNICÍPIO DE MONTE BELO DO SUL | CNPJ: 91.987.669/0001-74

RESP TÉCNICO:

JOAQUIM DOMINGOS VANELLI NETO | CAU: A 53.143-0

ESCALA:

INDICADA

ÁREA:

227,64 m²

DATA:

SETEMBRO | 2018

FOLHA:

PPCI-01

DESENHO:

PPCI:

SITUAÇÃO

PLANTA BAIXA